


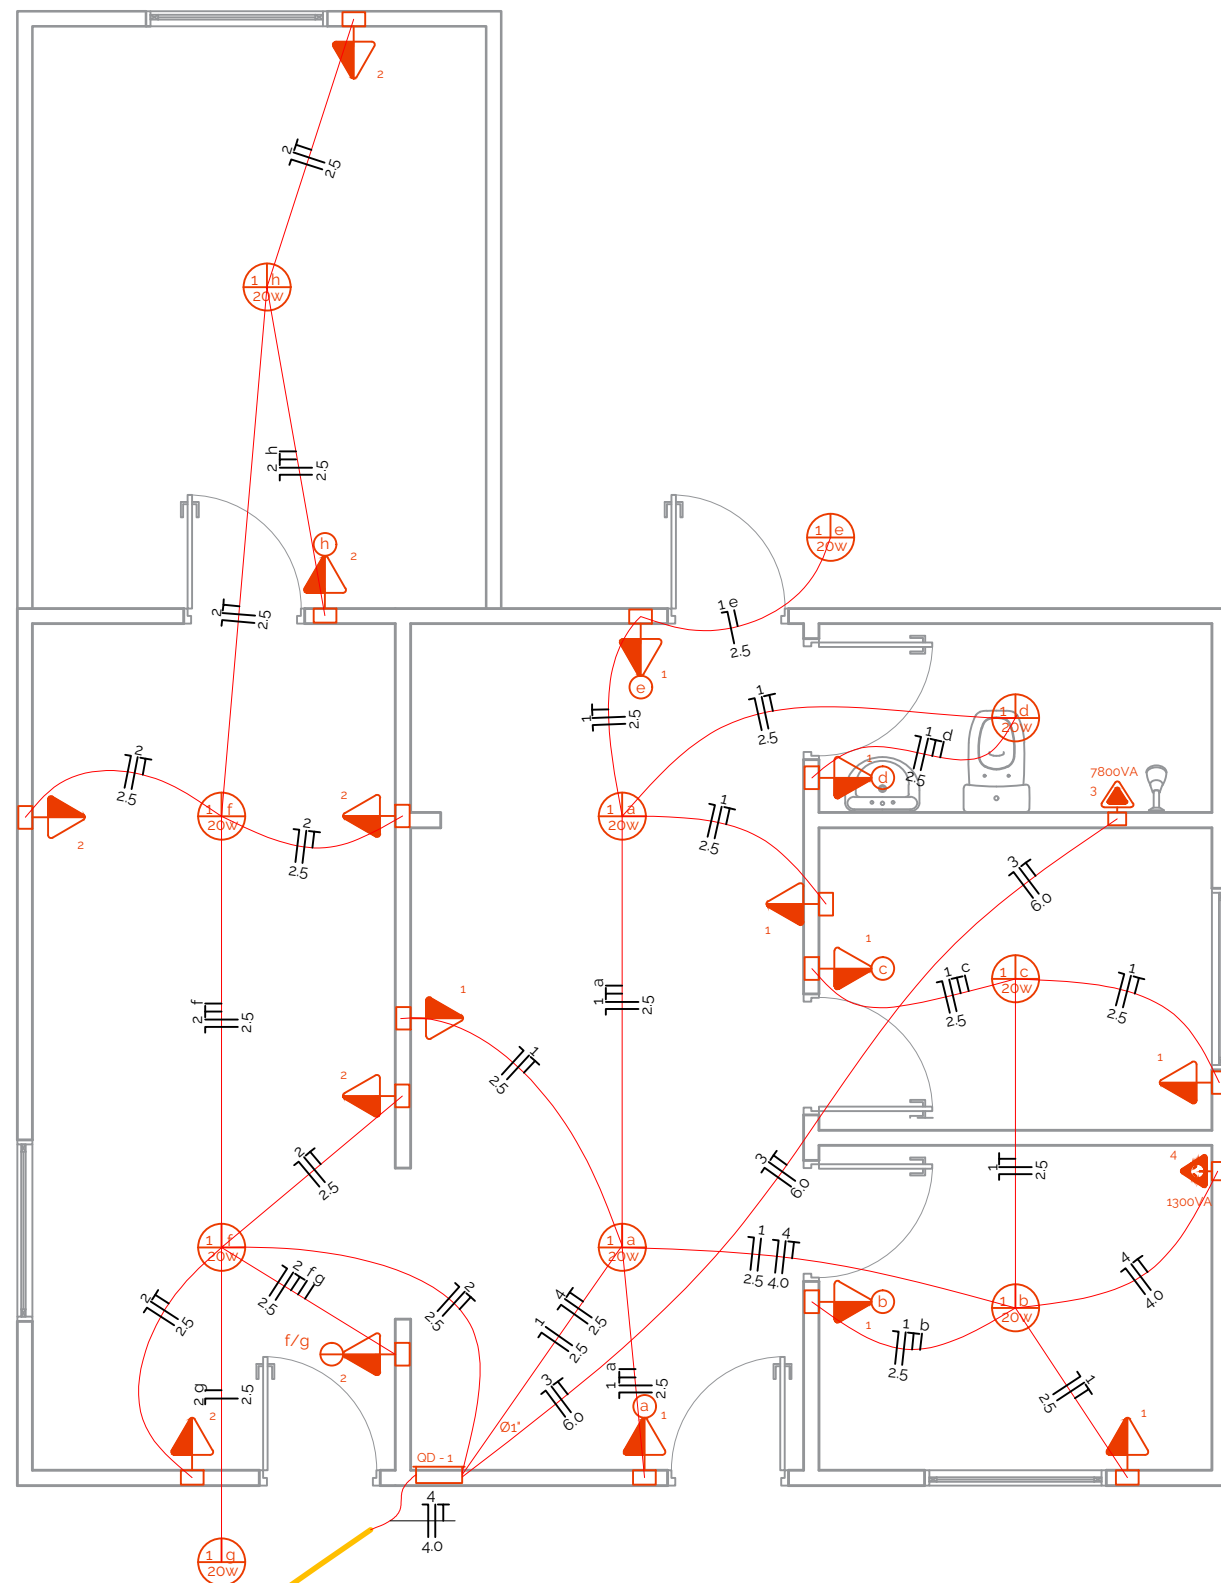

Planta de Instalações Elétricas
Área: 59,00m²

LEGENDA

-  Ponto de luz no teto para lâmpada LED, base E27, com indicação de circuito (1), comando (a) e potência (100VA)
-  Tomada de corrente a meia altura (1300mm do piso acabado), com indicação de potência (100VA) e circuito (1), e interruptor simples - 1 tecla
-  Tomada de corrente a meia altura (1300mm do piso acabado), com indicação de potência (100VA) e circuito (1), e interruptor duplo - 2 teclas
-  Tomada de corrente, dupla, a meia altura (1300mm do piso acabado), dupla com indicação de potência (100VA) e circuito (1)
-  Tomada de corrente para chuveiro, alta (2200mm do piso acabado), com indicação de potência (7800VA) e circuito (2)
-  Tomada de corrente para ar condicionado, alta (2200mm do piso acabado), com indicação de potência (1300VA) e circuito (2)
-  Quadro geral de luz e força embutido, instalado a meia altura
-  Eletroduto de PVC flexível, embutido na parede ou teto, com indicação de diâmetro (Ø1")
-  Conductor neutro, fase, proteção e comando, respectivamente, com indicação de circuito (3), seção (2,5mm²) e comando (a), instalado em eletroduto parede ou no forro

OBSERVAÇÃO:

Tomadas sem especificação de potência são de 100VA
Eletrodutos sem especificação de diâmetro são de Ø1" (20 mm)
Tomadas baixas dos dormitórios fazer com altura de 60cm

MUNICÍPIO DE SANTO AUGUSTO/RS

PROJETO DE INSTALAÇÕES ELÉTRICAS

ASSUNTO:
Planta Baixa

ESCALA:
1:75

DATA:
Agosto/2026

PRANCHA:
01/01

PREFEITURA MUNICIPAL: _____

RESP. TÉCNICO:
PROJETO

Ademir Schmadecke Milnikel
Eng. Civil CREA/RS - RS231052